

事業名：令和 8 年度 単独事業

工事名：R8消火栓設置工事

位 置：南城市内


工 事 図 面

令 和 8 年 度

南城市 上下水道部 水道課

事業名：令和8年度 単独事業
工事名：R8消火栓設置工事
位置：南城市内

位置図 S=1/20,000

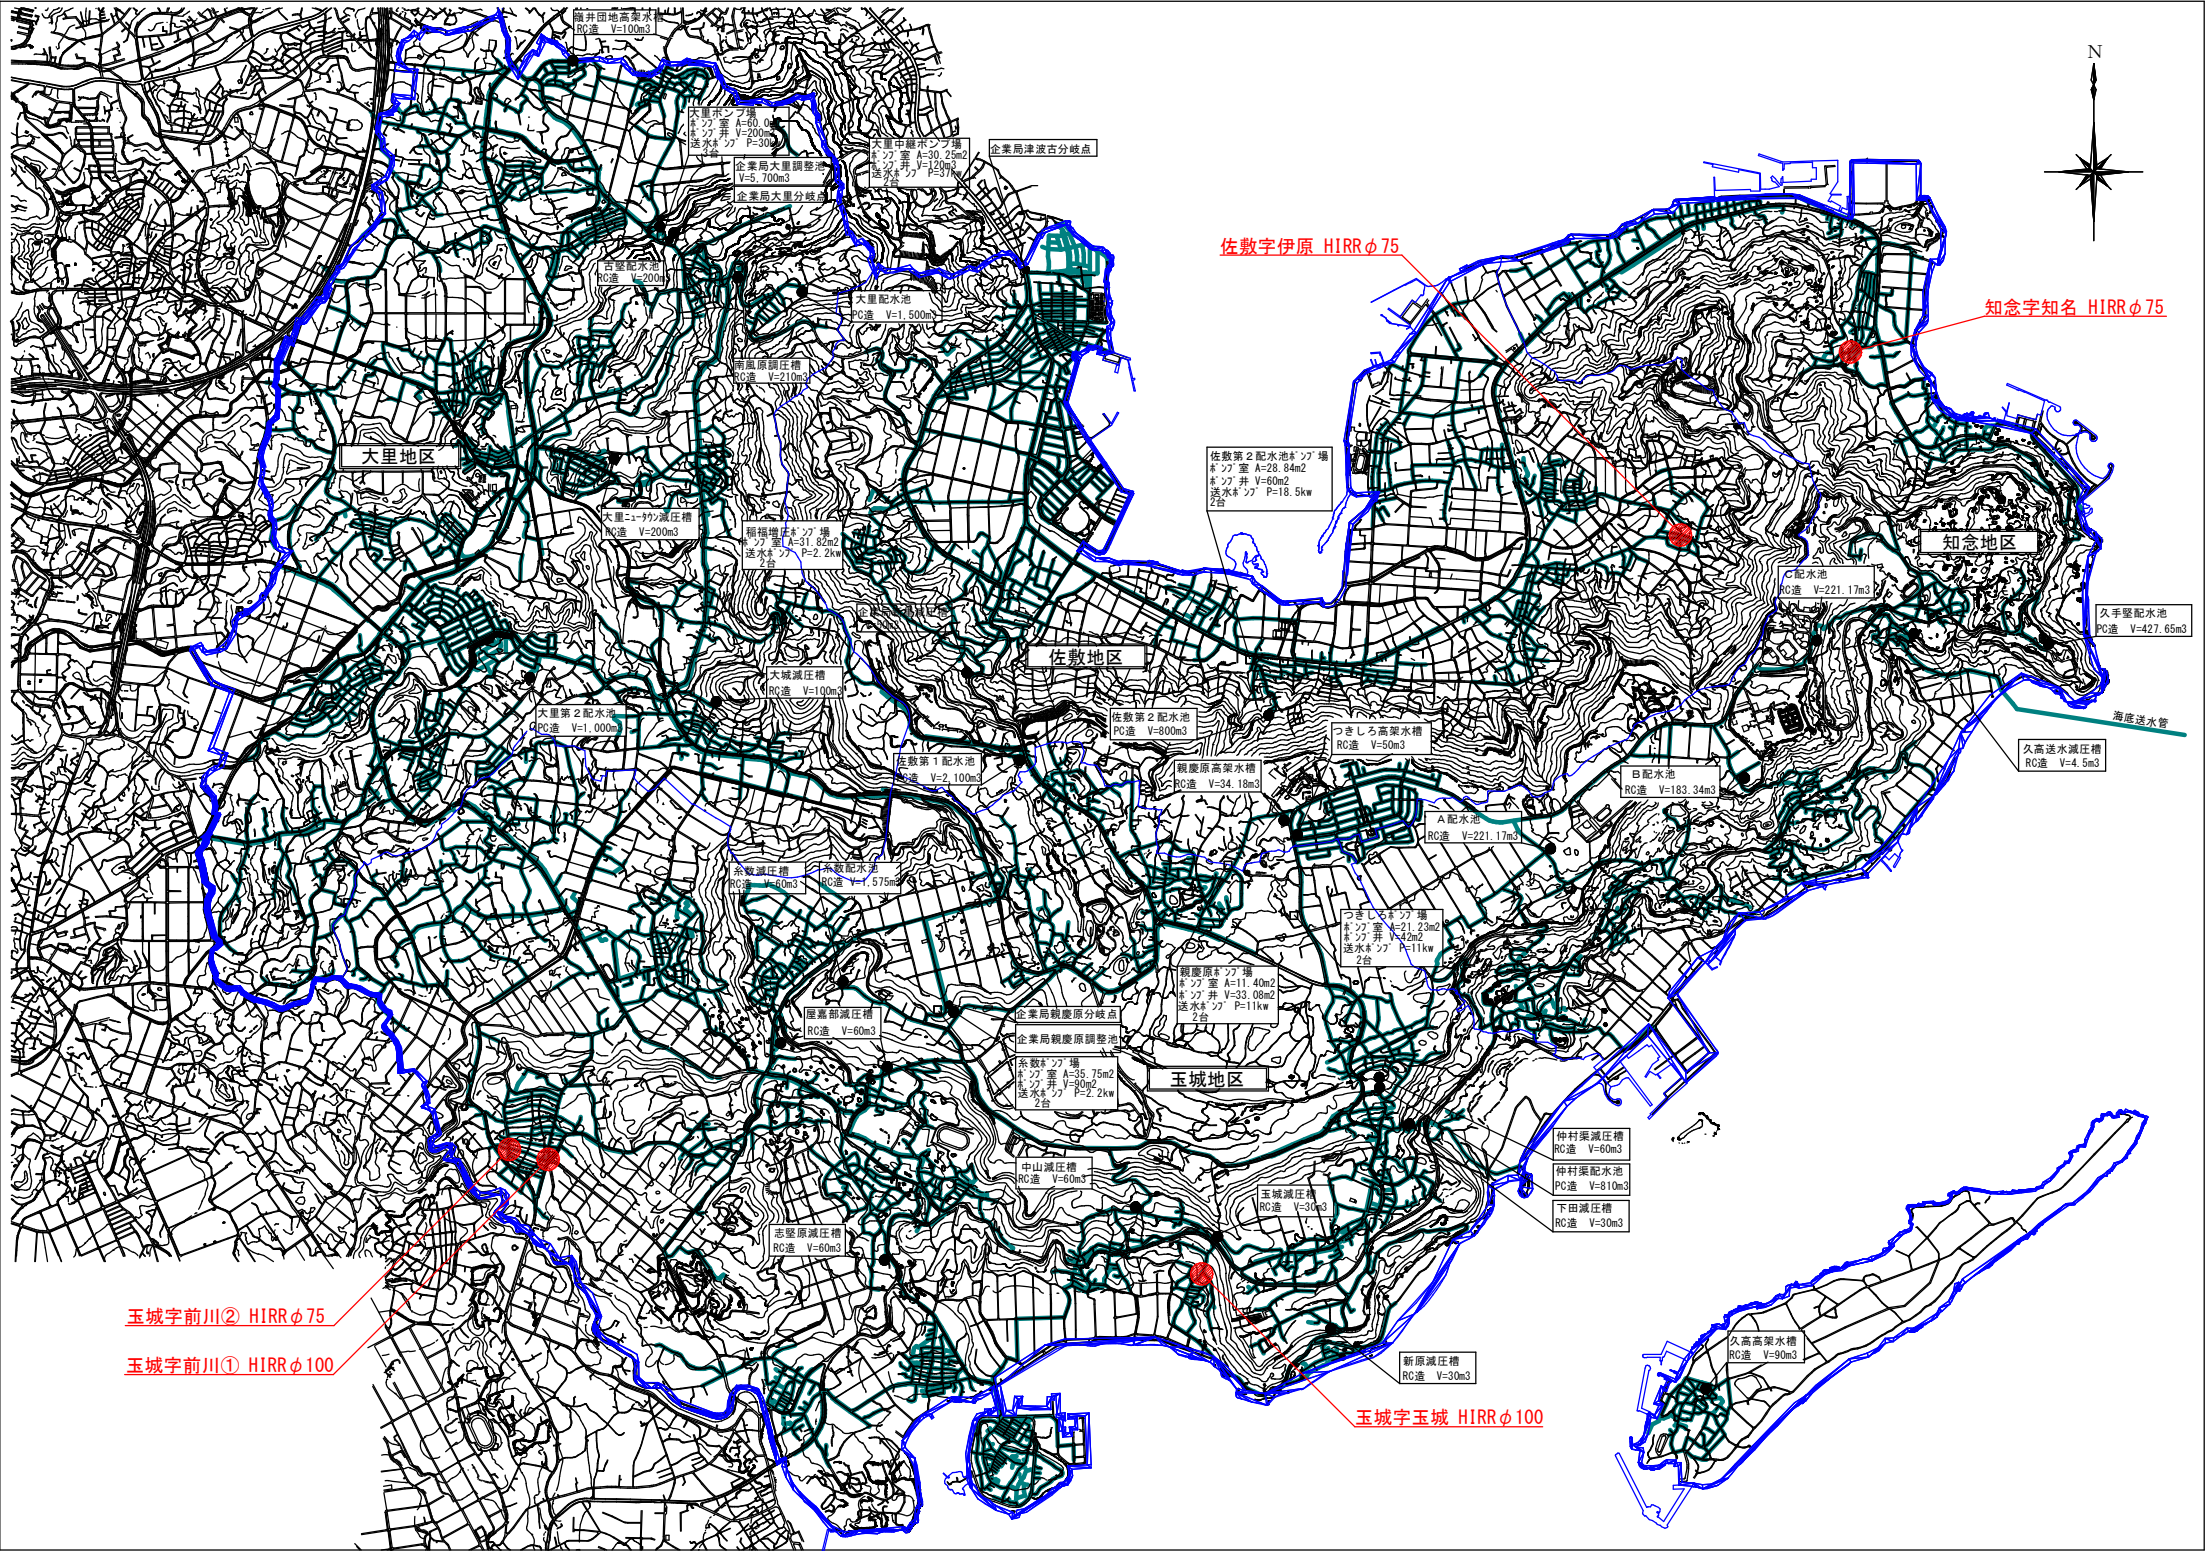


図面目録			
図面番号	図面名称		備考
6 葉中 1 葉	位置図・管土工図・消火栓土工詳細図		玉城字玉城
6 葉中 2 葉	位置図・管土工図・消火栓土工詳細図		佐敷字伊原
6 葉中 3 葉	位置図・管土工図・消火栓土工詳細図		知念字知名
6 葉中 4 葉	位置図・管土工図・消火栓土工詳細図		玉城字前川①
6 葉中 5 葉	位置図・管土工図・消火栓土工詳細図		玉城字前川②
6 葉中 6 葉	消火栓詳細図		
葉中 葉			
葉中 葉			
葉中 葉			
葉中 葉			

消火栓設置位置図（新設）
S=1/1000




管土工図
EB-1型 S=1/15

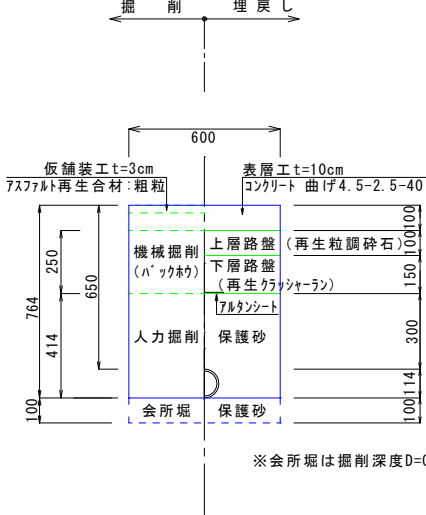


※会所堀は掘削深度D=0.1m、掘削延長L=1.0mとする。

消火栓土工詳細図（新設）
（車道部）

掘削平面図
S=1/15

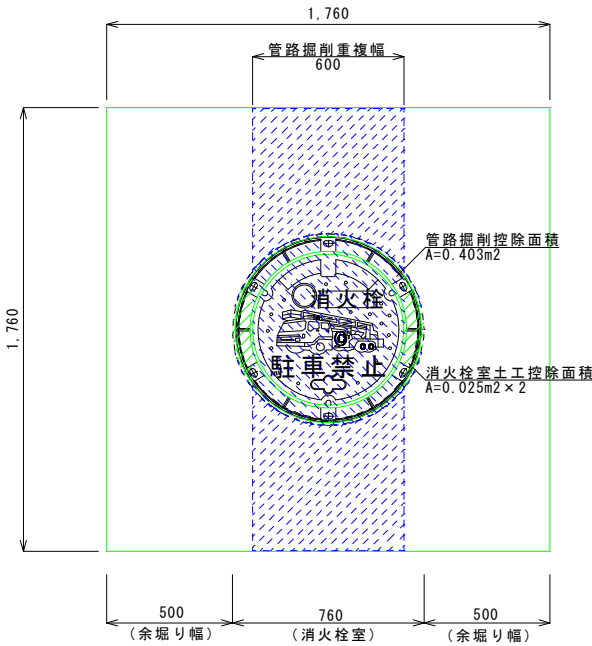


掘削断面図
S=1/15

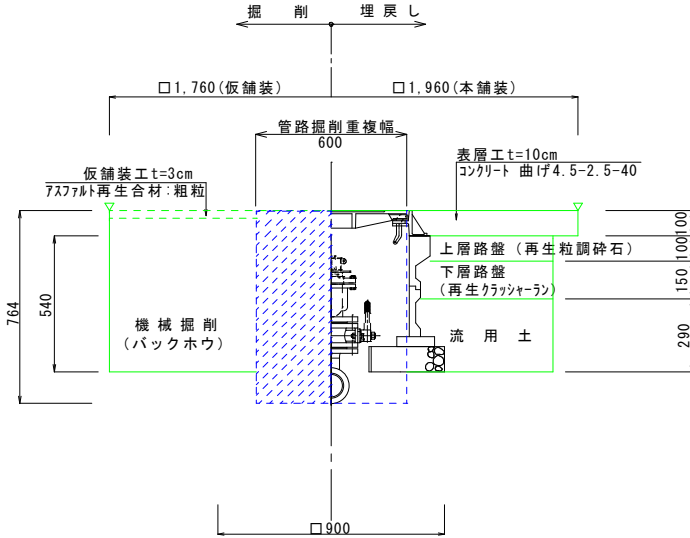


工事名	令和8年度 単独事業 R8消火栓設置工事
位置	南城市玉城字玉城地内
図種	位置図・管土工図・消火栓土工詳細図
縮尺	図示
図面番号	6-1
南城市役所 上下水道部 水道課	

消火栓設置位置図（新設）
S=1/1000

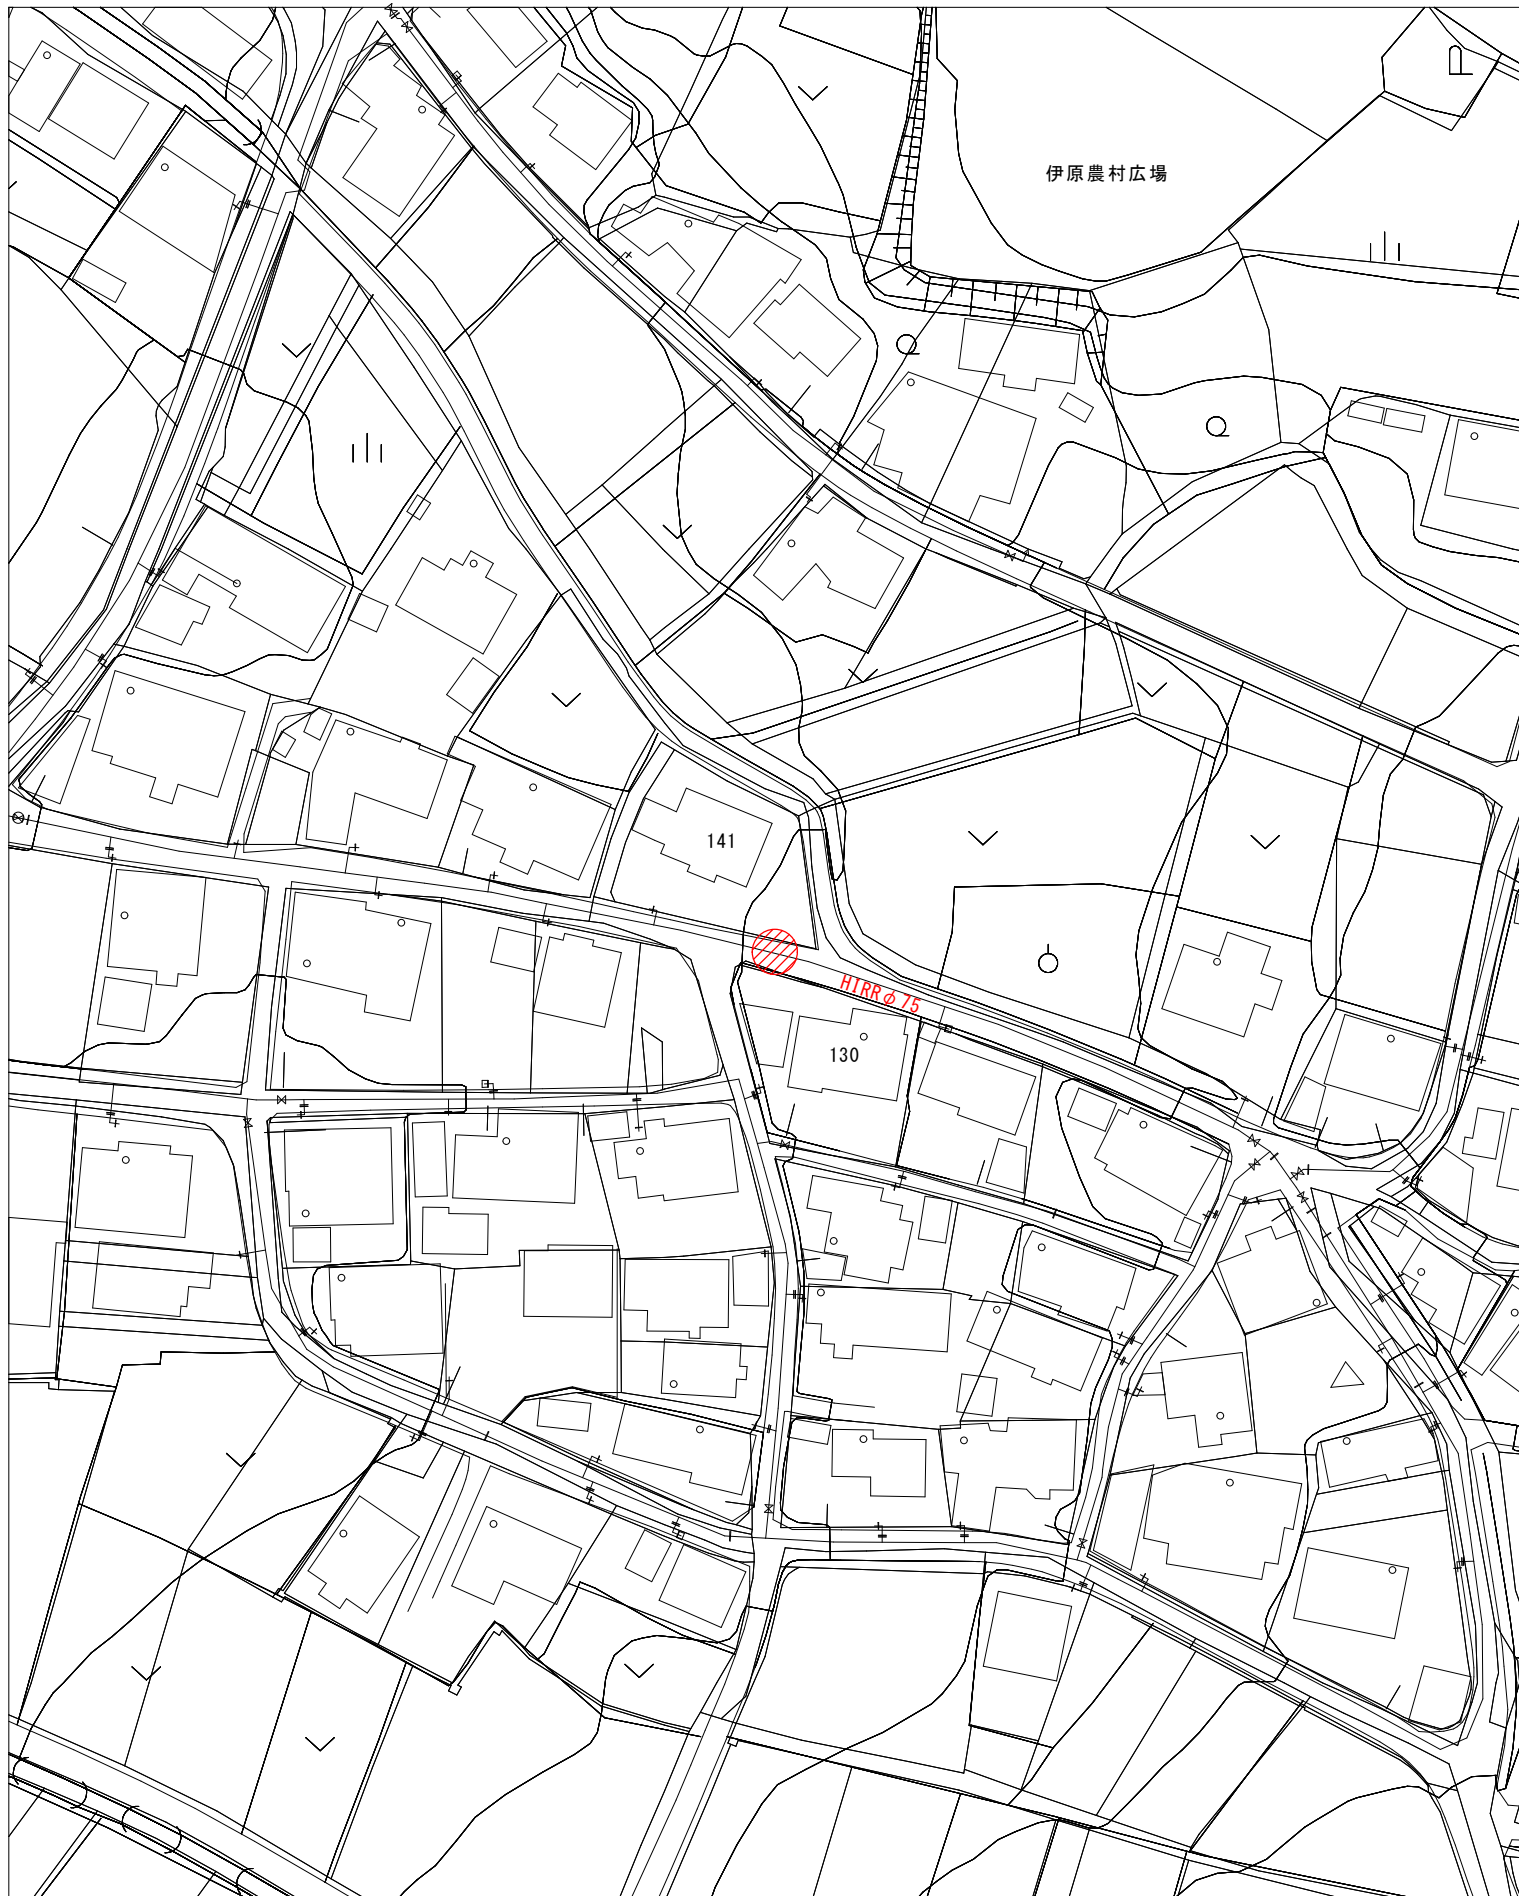


管土工図
DB-2型 S=1/15

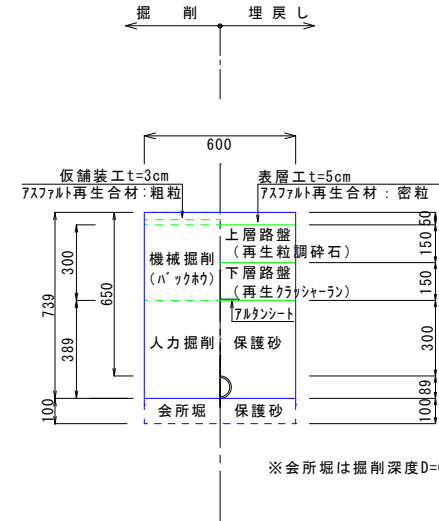


消火栓土工詳細図（新設）
（車道部）

掘削平面図
S=1/15

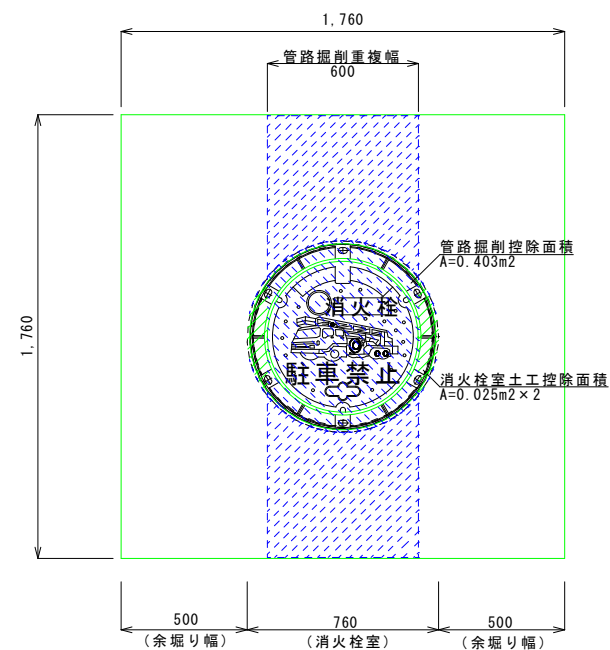

掘削断面図
S=1/15

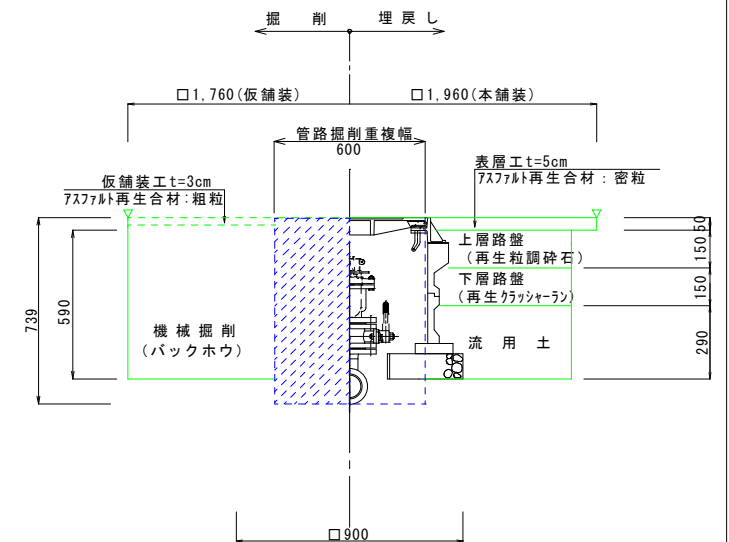


工 事 名	令和8年度 単独事業 R8消火栓設置工事
位 置	南城市佐敷字伊原地内
図 種	位置図・管土工図・消火栓土工詳細図
縮 尺	図 示
図面番号	6 - 2
南 城 市 役 所 上 下 水 道 部 水 道 課	

消火栓設置位置図（新設）
S=1/1000




管土工図
DB-2型 S=1/15

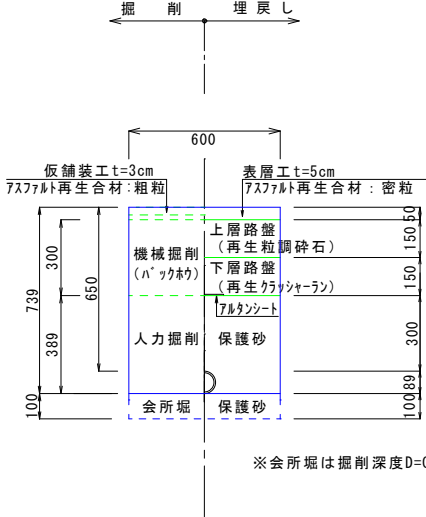


消火栓土工詳細図（新設）
（車道部）

掘削平面図
S=1/15

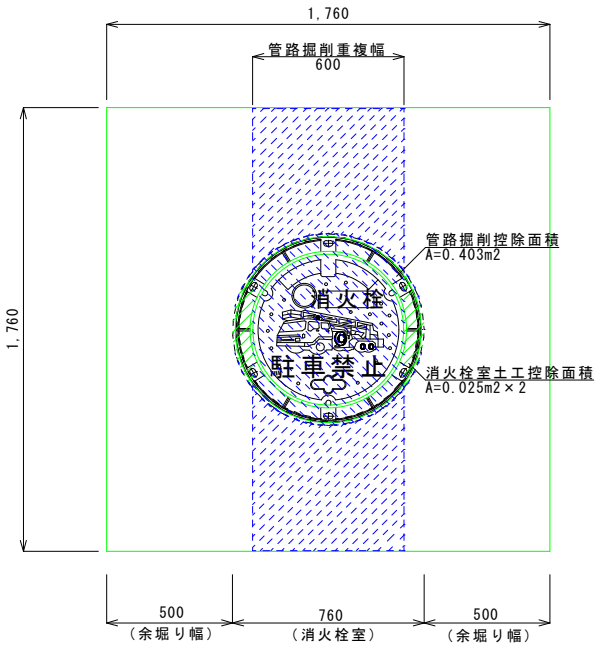


掘削断面図
S=1/15

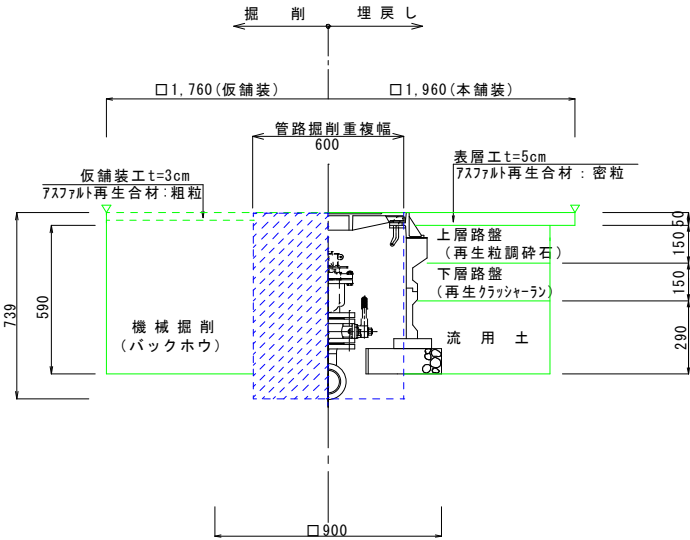


工事名	令和8年度 単独事業 R8消火栓設置工事
位置	南城市知念字知名地内
図種	位置図・管土工図・消火栓土工詳細図
縮尺	図示
図面番号	6-3
南城市役所 上下水道部 水道課	

消火栓設置位置図（新設）
S=1/1000

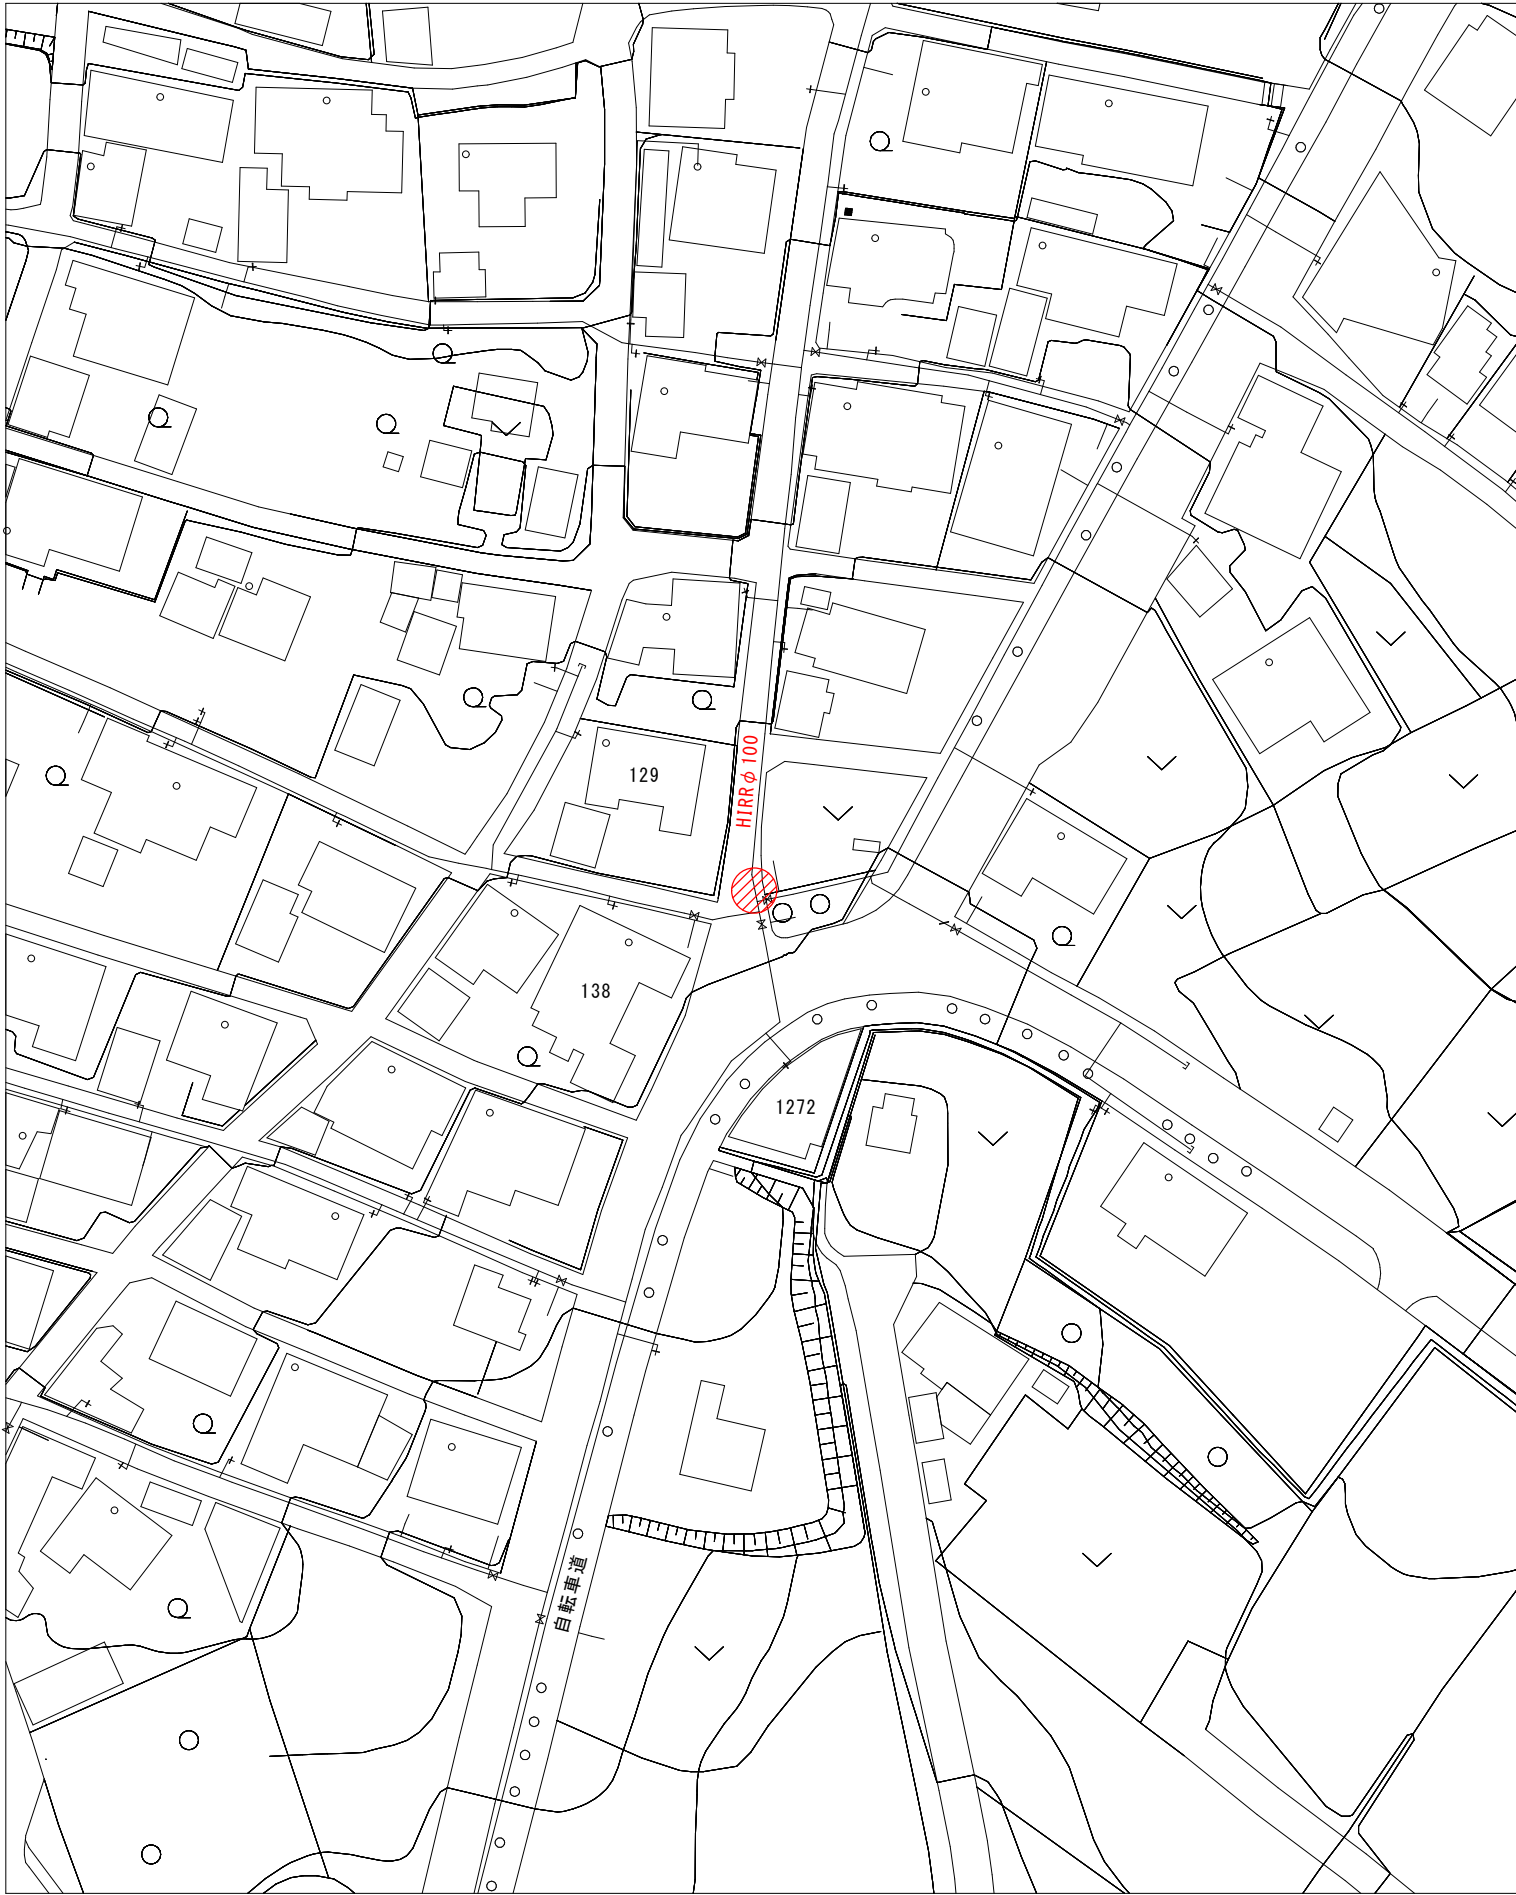


管土工図
DA-1型 S=1/15

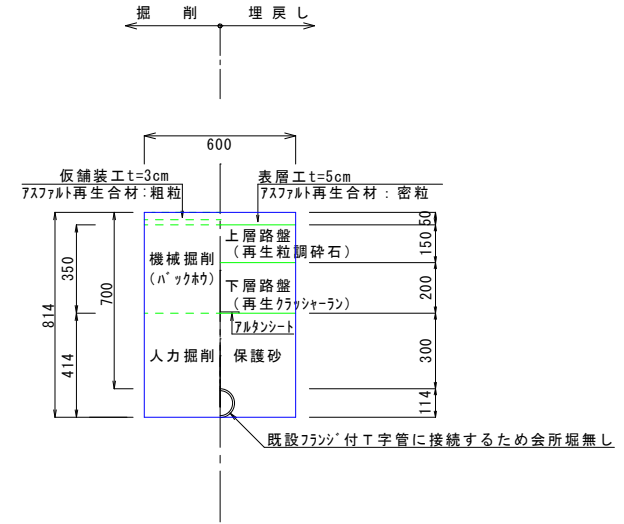


消火栓土工詳細図（新設）
（車道部）

掘削平面図
S=1/15

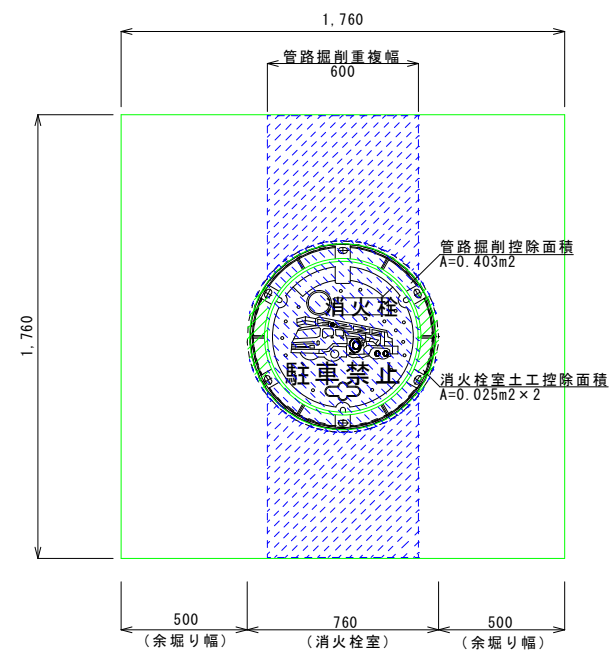


掘削断面図
S=1/15

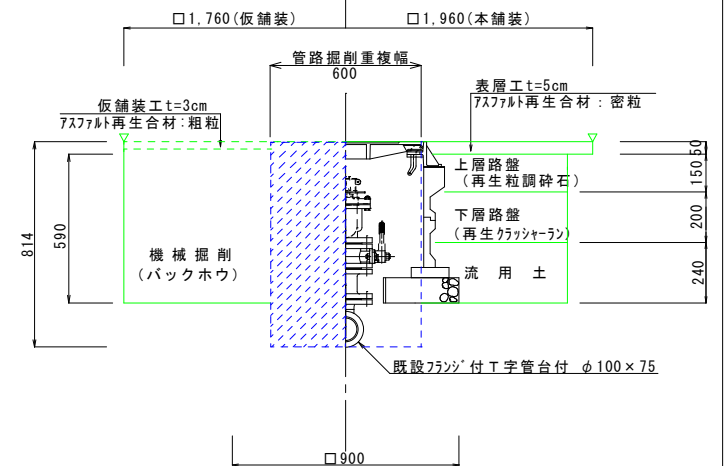


工 事 名	令和8年度 単独事業 R8消火栓設置工事
位 置	南城市玉城字前川地内
図 種	位置図・管土工図・消火栓土工詳細図
縮 尺	図 示
図面番号	6 - 4
南 城 市 役 所 上 下 水 道 部 水 道 課	

消火栓設置位置図（新設）
S=1/1000

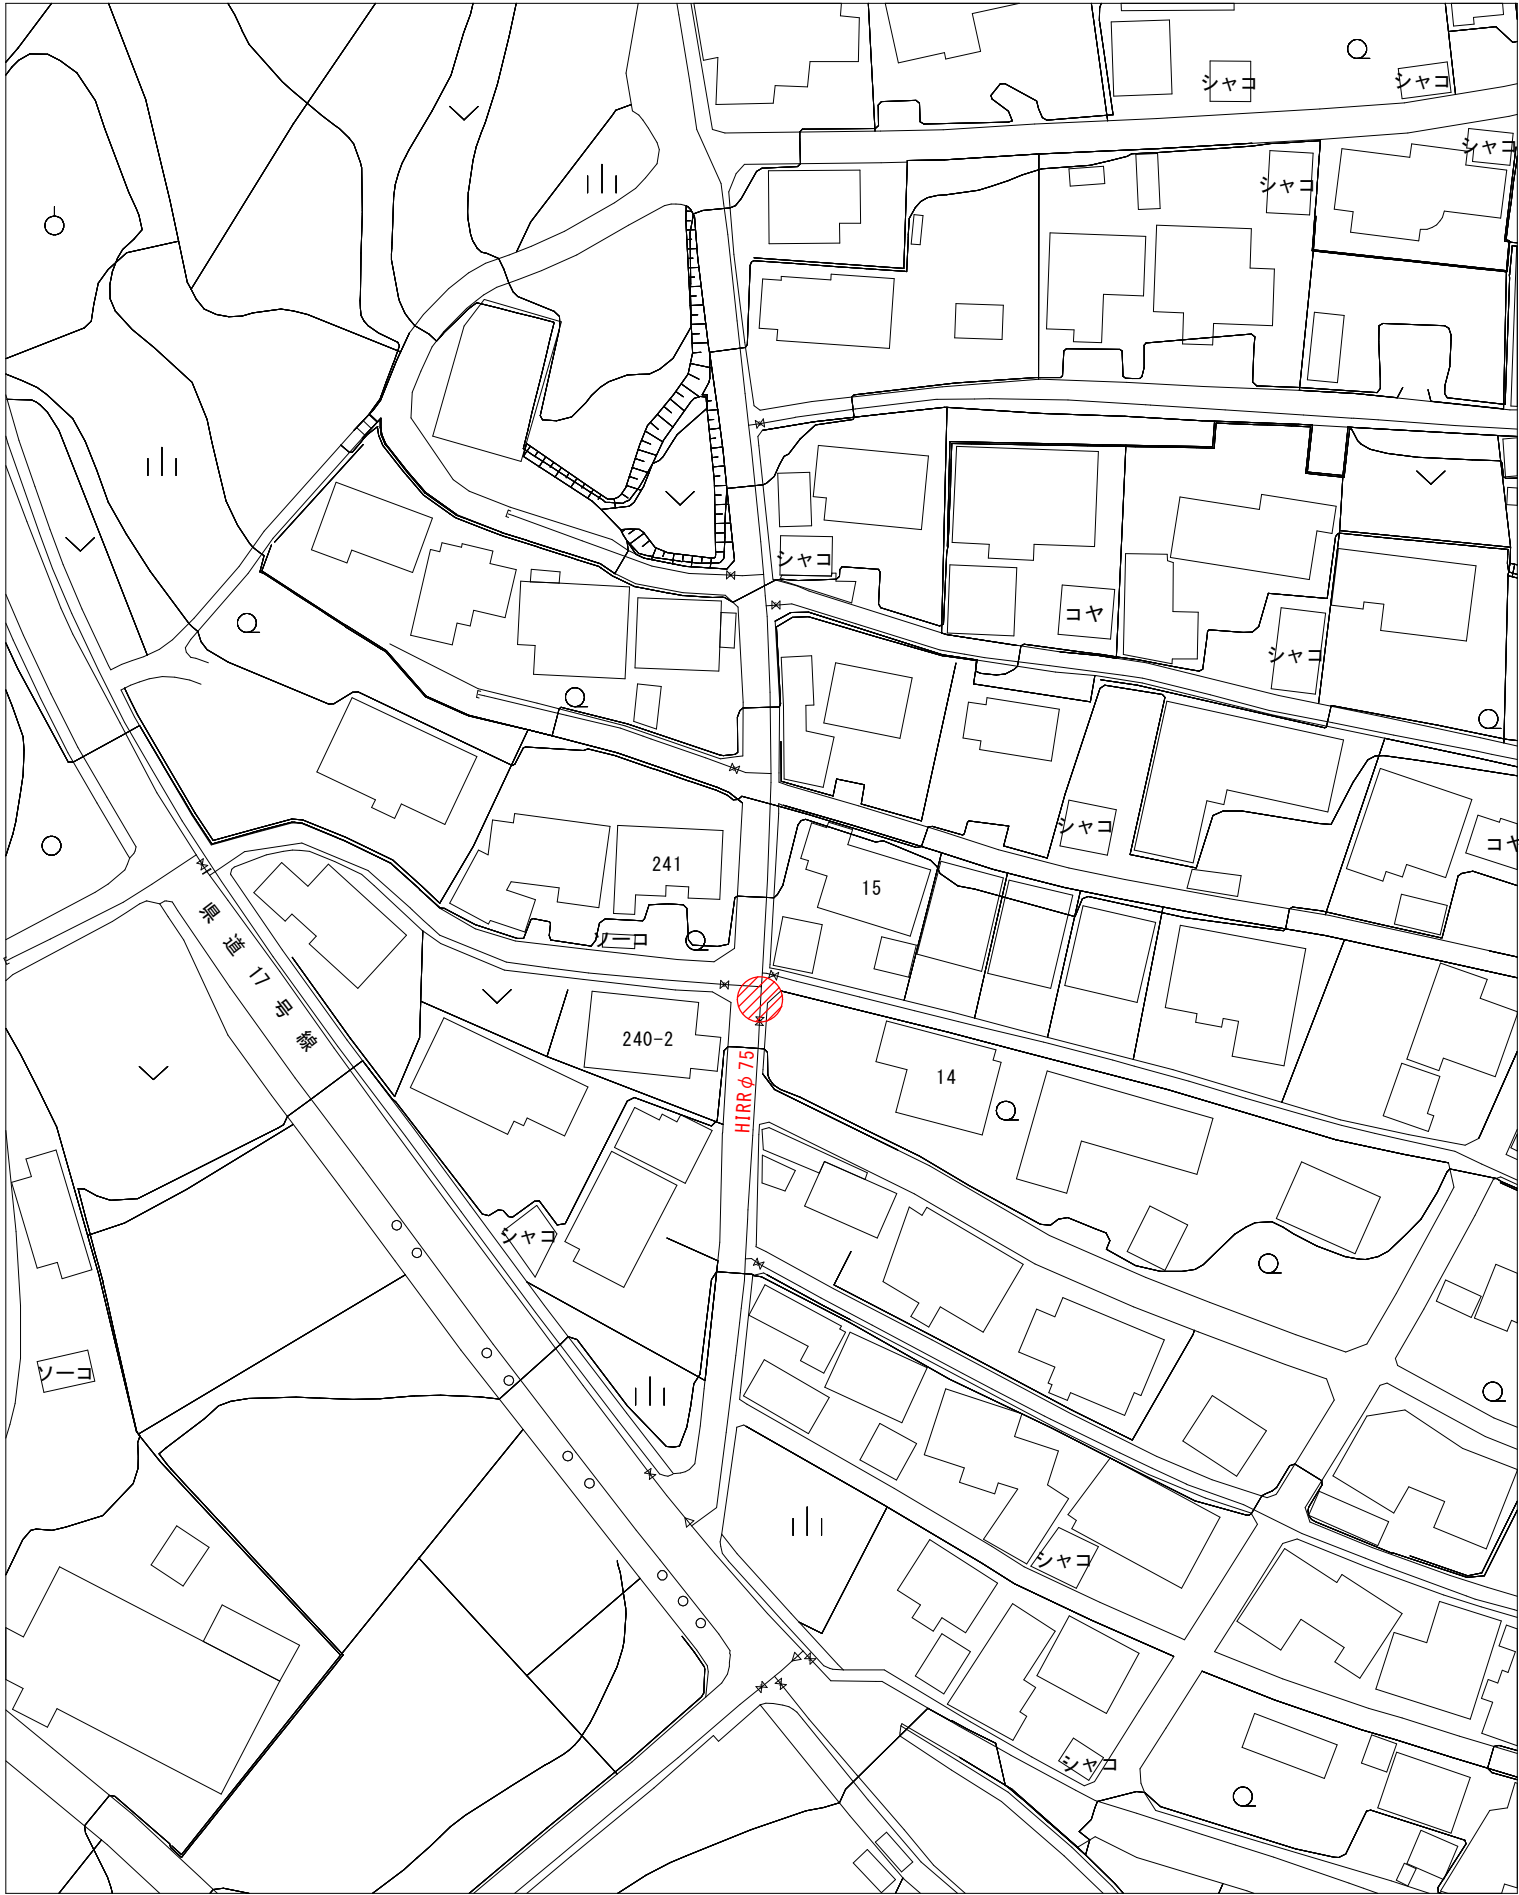


管 土 工 図
DA-2型 S=1/15

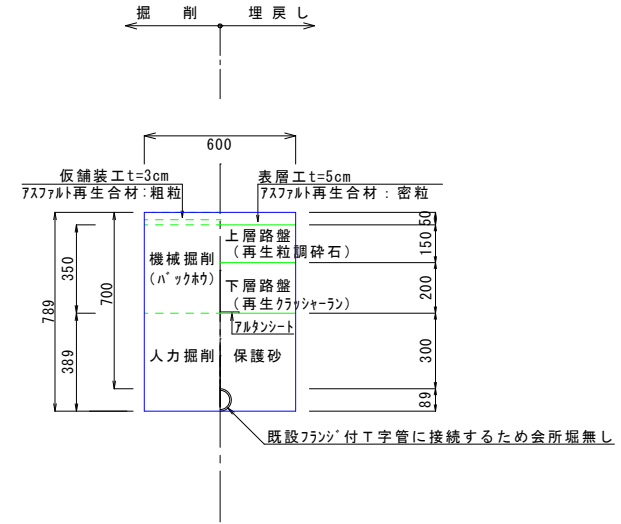


消火栓土工詳細図（新設）
（車道部）

掘 削 平 面 図
S=1/15

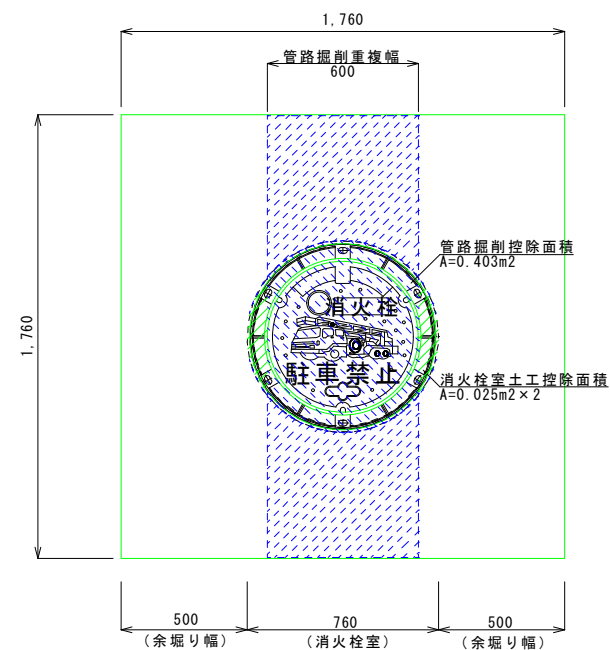


掘 削 断 面 図
S=1/15

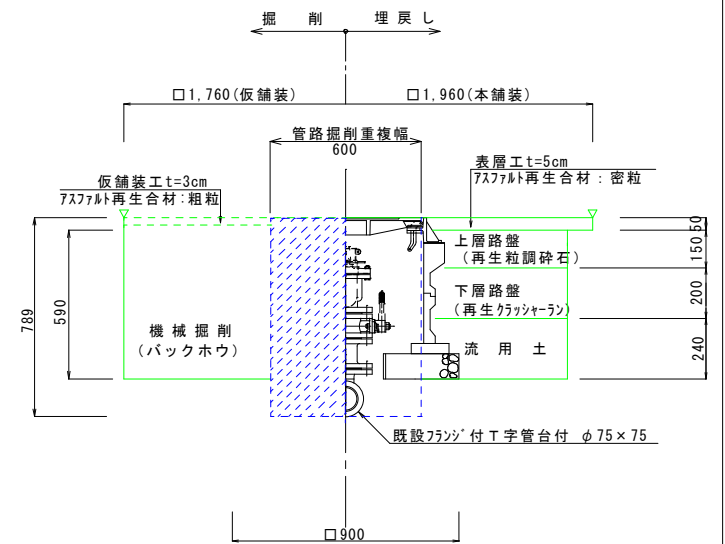



工 事 名	令和8年度 単独事業 R8消火栓設置工事
位 置	南城市玉城字前川地内
図 種	位置図・管土工図・消火栓土工詳細図
縮 尺	図 示
図面番号	6 - 5
南 城 市 役 所 上 下 水 道 部 水 道 課	

S=1/10
丸型φ600

 
※視認性とする（全面黄色カラー樹脂標示）




側 面 図
土被り H=700

  

側 面 図
土被り H=650

 

側 面 図
土被り H=700

 

断面図
土被りH=650

断面図
土被りH=700



工 事 名	令和8年度 単独事業 R8消火栓設置工事
位 置	南城市内
図 種	消 火 栓 詳 細 図
縮 尺	図 示
図面番号	6 - 6
南 城 市 役 所 上 下 水 道 部 水 道 課	